


工艺			总图			电气		
设备			建筑			热力		
外管			结构			暖通		
环保			自控			给排水		

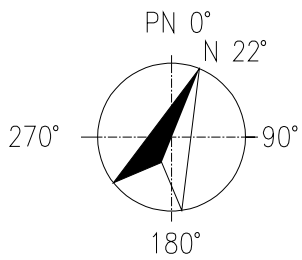

- 1 LN-901-25-CABD BOP+5.795
- 2 HW-901-50-CBBC BOP+5.797
- 3 JA-901-25-SABD BOP+5.797
- 4 WW-901-50-CABD BOP+5.797
- 5 RW-901-25-CABD BOP+5.779

- LN-901-25-CABD 管道标高与原对接管道一致
- JA-901-25-SABD 管道标高与原对接管道一致
- RW-901-25-CABD 管道标高与原对接管道一致
- HW-901-50-CBBC 管道标高与原对接管道一致
- 定位与原管道相接
- 定位与原管道相接
- 定位与原管道相接
- 定位与原管道相接
- JA-901-25-SABD BOP+6.284
- RW-901-25-CABD BOP+6.284
- HW-901-50-CBBC BOP+6.272



- 1 HW-901-50-CBBC BOP+5.797
- 2 WW-901-50-CABD BOP+5.797
- 3 RW-901-25-CABD BOP+5.779

- WW-901-50-CABD 管道标高与原对接管道一致
- 定位与原管道相接

- SL1-4101-100X150-JABC 与原液碱管线相接, 标高, 定位与原管道一致
- LS-901-80-CBBC-H 与原蒸汽管线相接, 标高, 定位与原管道一致
- HW-901-50-CBBC 与原热水管线相接, 标高, 定位与原管道一致
- RW-901-25-CABD 与自来水管线相接, 标高, 定位与原管道一致

注：本文件版权归SOPo所有，除非得到SOPo书面授权，否则本文件的任何内容均不得复制或泄露给其他个人和团体或用于其他目的。 THIS DOCUMENT IS THE PROPERTY OF SOPO.NO PART OF THIS DOCUMENT SHALL BE REPRODUCED OR DISCLOSED TO OTHERS OR USED FOR ANY PURPOSE WHATSOEVER EXCEPT WITH THE PRIOR WRITTEN PERMISSION OF SOPO.									
SOPo 江苏索普工程科技有限公司 Jiangsu SOPo Engineering Technology CO. LTD.				2025 修订 ZHENJIANG	江苏索普新材料科技有限公司 醋酸乙烯及EVA一体化项目（一期工程）				
设计人 DESIGNED	华明强	2026.6.16	管道布置图		主项名称 UNIT	硫酸罐区-管道移位			
校核人 CHECKED	梁佳	2026.6.16			设计阶段 PHASE	施工图			
审核人 REVIEW	梁成仁	2026.6.16			图号 DWG NO.	202301-41P07-05/0			
审定人 APPROVE					版本 REV.	0			
专业负责人 DISCIPLINE									
项目负责人 MANAGER			专业 SPECI.	工艺	比例 SCALE	1: 100	第 1 张 SHEET	共 1 张 TOT.	

工艺			总图			电气		
设备			建筑			热力		
外管			结构			暖通		
环保			自控			给排水		

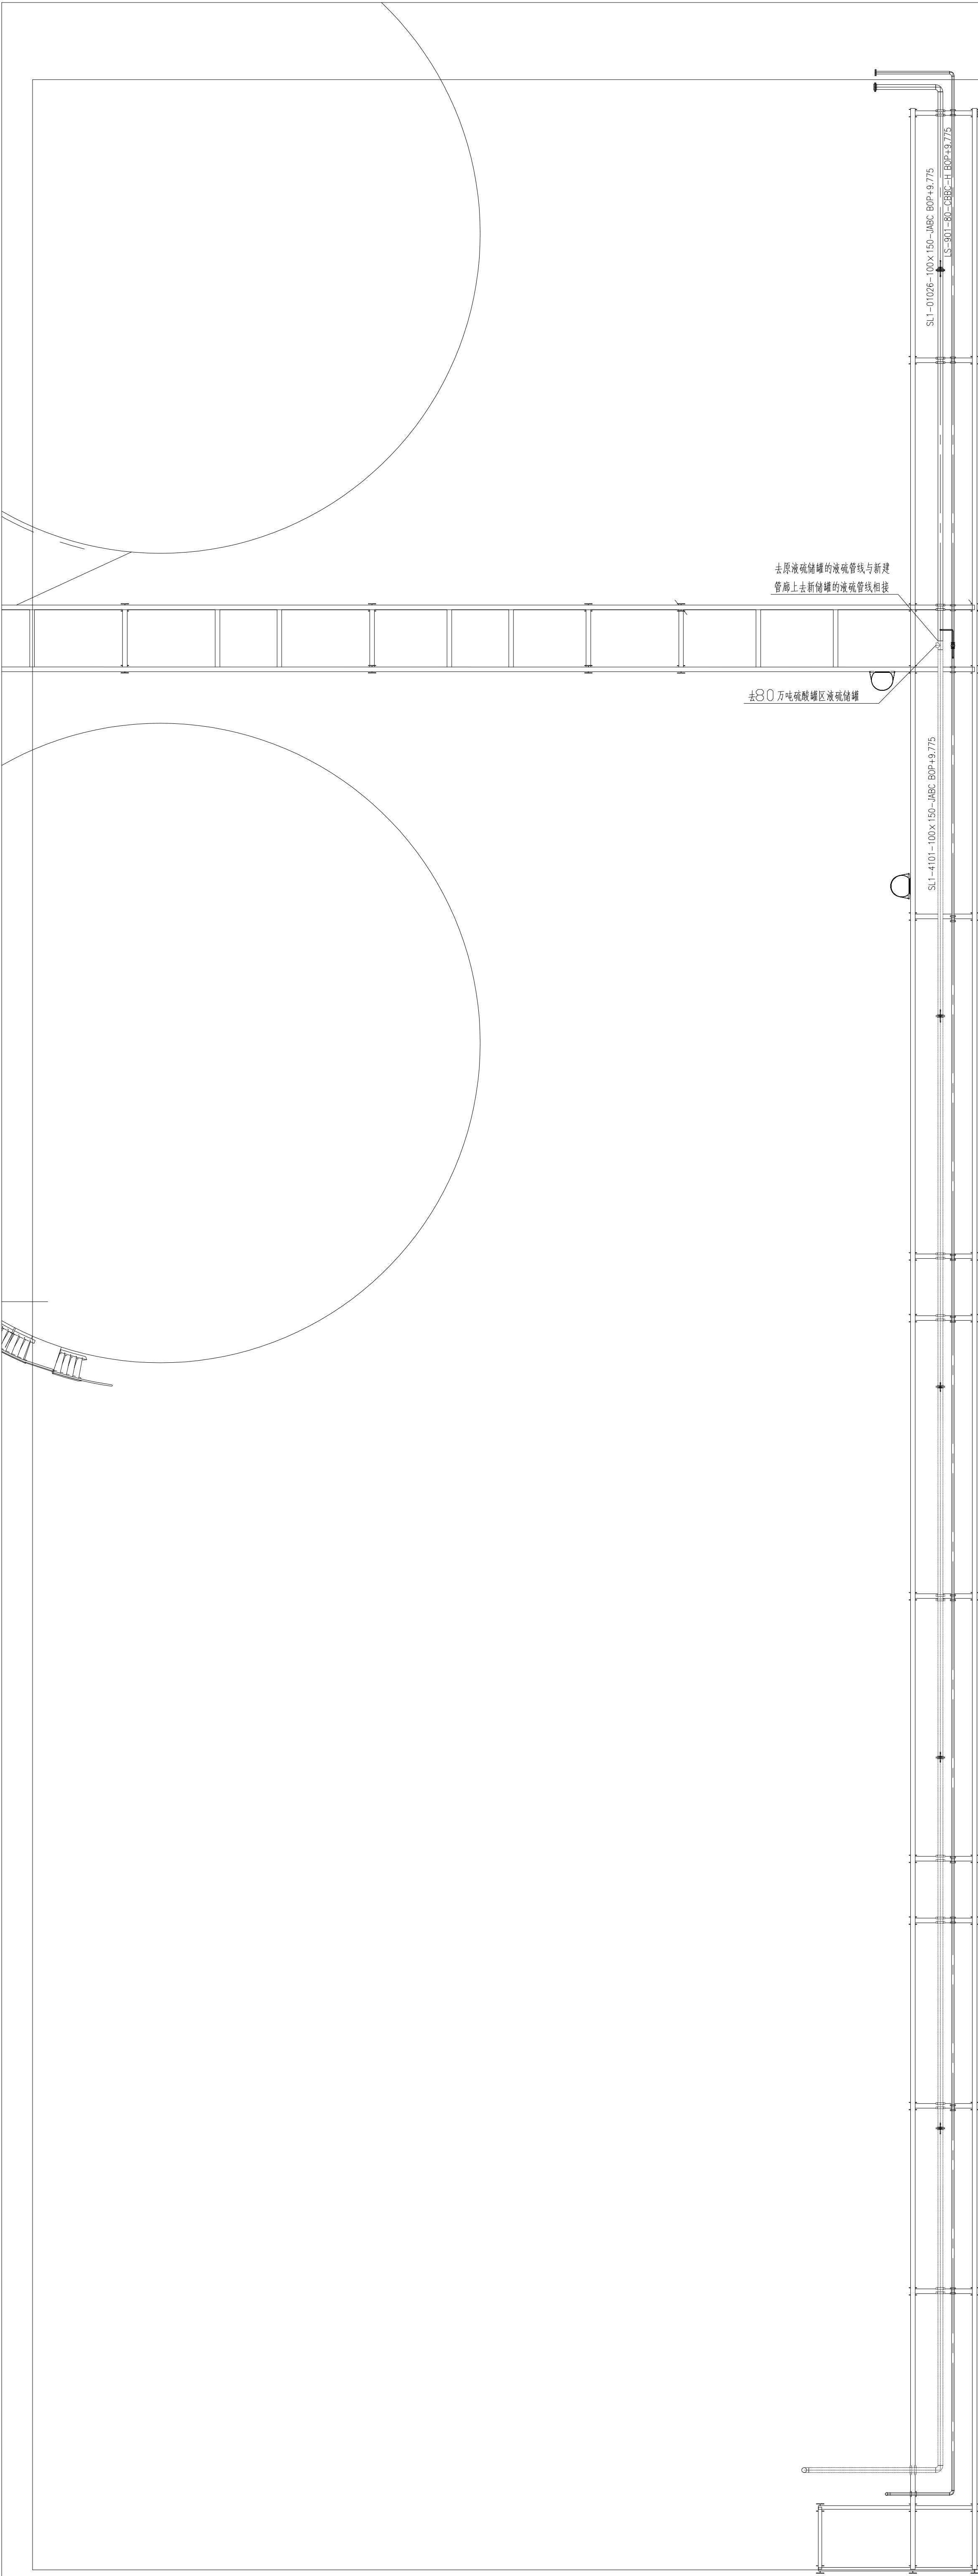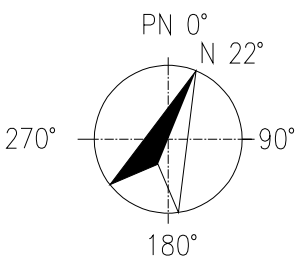

注：本文件版权归SOPO所有，除非得到SOPO书面授权，否则本文件的任何内容均不得复制或泄露给其他个人和团体或用于其他目的。 THIS DOCUMENT IS THE PROPERTY OF SOPO. NO PART OF THIS DOCUMENT SHALL BE REPRODUCED OR DISCLOSED TO OTHERS OR USED FOR ANY PURPOSE WHATSOEVER EXCEPT WITH THE PRIOR WRITTEN PERMISSION OF SOPO.									
SOPO 江苏索普工程科技有限公司 Jiangsu SOPO Engineering Technology CO., LTD.				2026 镇江 ZHENJIANG		江苏索普新材料科技有限公司 醋酸乙烯及EVA一体化项目（一期工程）			
设计人 DESIGNED	华明强	2026.6.16	管道布置图	主项名称 UNIT	硫酸罐区-管道移位				
校核人 CHECKED	梁佳	2026.6.16		设计阶段 PHASE	施工图				
审核人 REVIEW	李成发	2026.6.16		图号 DWG NO.	202301-41P07-06/0				
审定人 APPROVE				版本 REV.	0				
专业负责人 DISCIPLINE									
项目负责人 MANAGER			专业 SPECI.	工艺	比例 SCALE	1: 100	第 1 张 SHEET	共 1 张 TOT.	